


水産基盤整備事業 輪島市地区 位置図




漁港番号	種 別	所管別	事業主体	管理者	施工場所
2410390	1種	半島	輪島市	輪島市	輪島市門前町五十洲

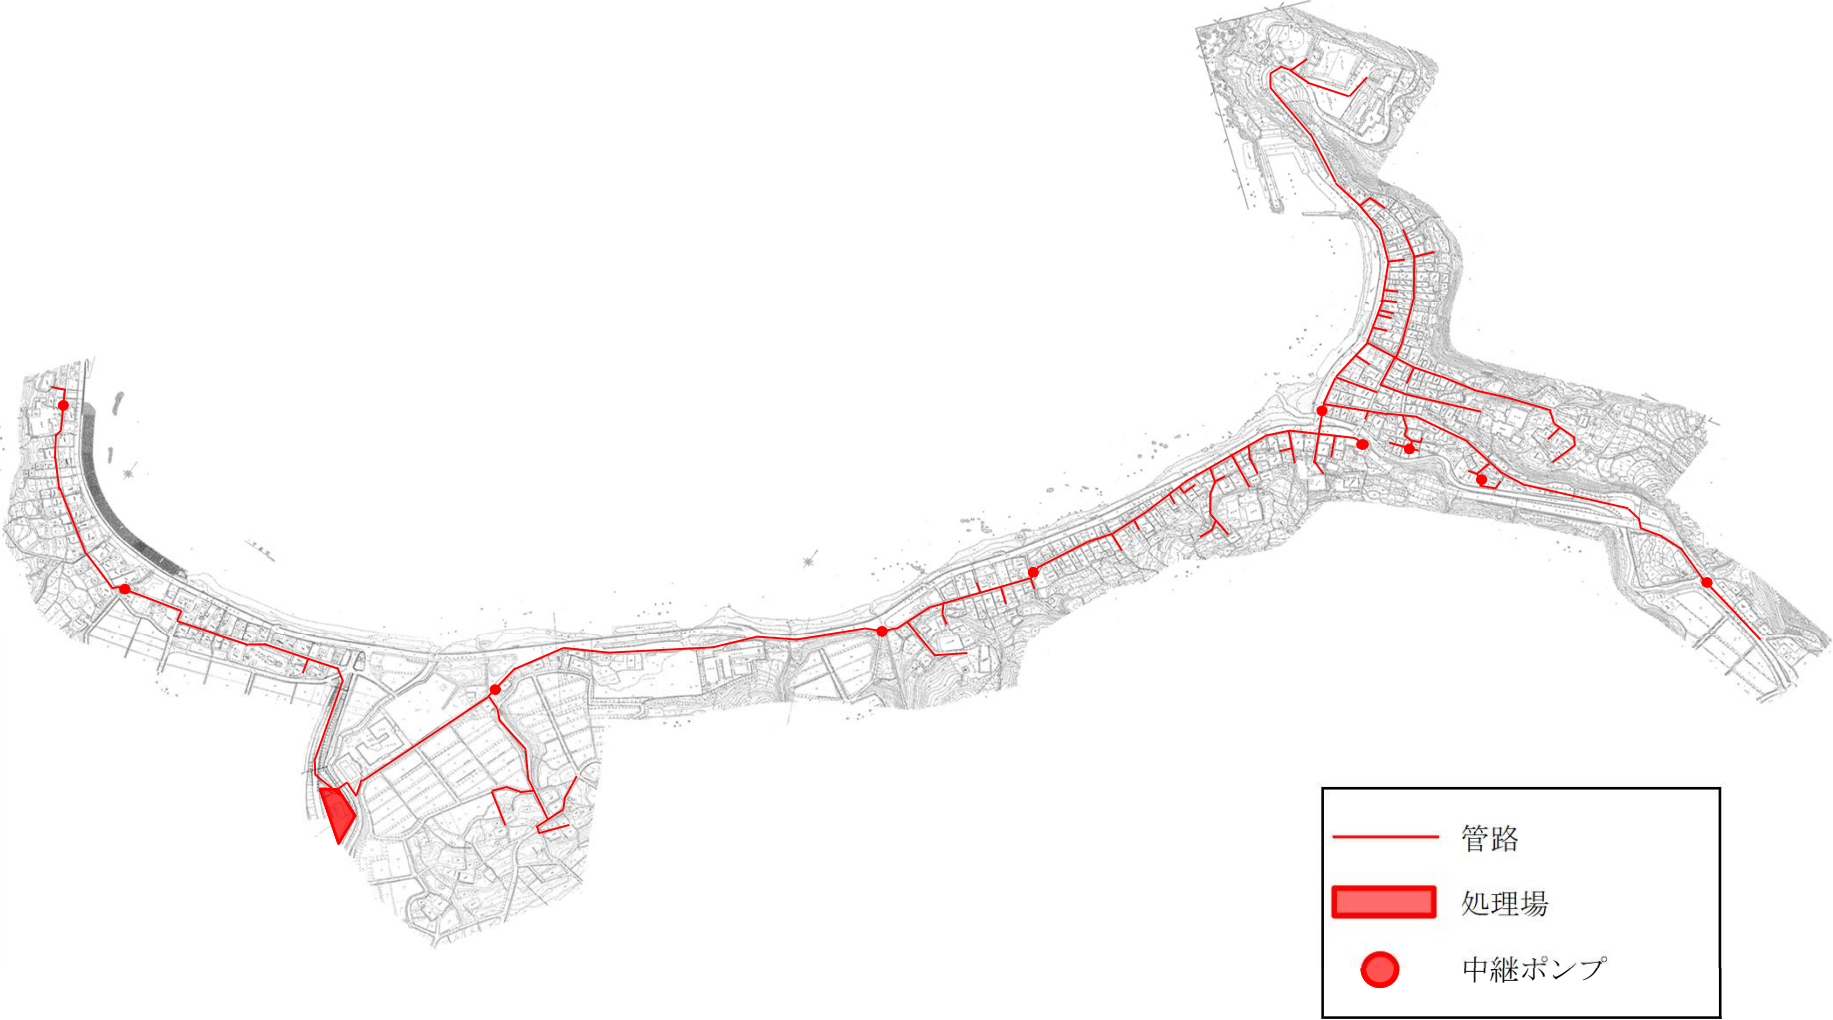

管路施設全体平面図

位置図

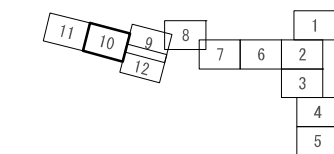


○水位計更新

- ・五十洲第1 MP場
- ・五十洲第2 MP場
- ・皆月第1 MP場


○MP制御盤更新

- ・五十洲第1 MP場 屋外露出装柱型 (W700×H1, 650×D380) 2. 2Kw

令和6年度	水産基盤整備事業
工事名	輪島地区 処理場建築施設 および管路施設 機械・電気設備更新工事
工事場所	輪島市門前町五十洲 外 地内
図面名	位置図1 更新機器一覧
図面番号	3/5
縮尺	1/1000
輪島市上下水道局	

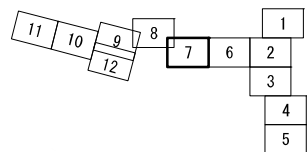


- 水位計更新
- ・皆月第2 MP場
 - ・皆月第3 MP場
 - ・皆月第5 MP場

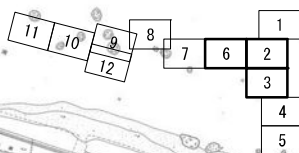

- MP制御盤更新
- ・皆月第2 MP場 屋外露出装柱型 (W700×H1,650×D380) 5.5Kw
 - ・皆月第3 MP場 屋外露出装柱型 (W700×H1,650×D380) 3.7Kw
 - ・皆月第5 MP場 屋外露出装柱型 (W700×H1,650×D380) 5.5Kw

位置図

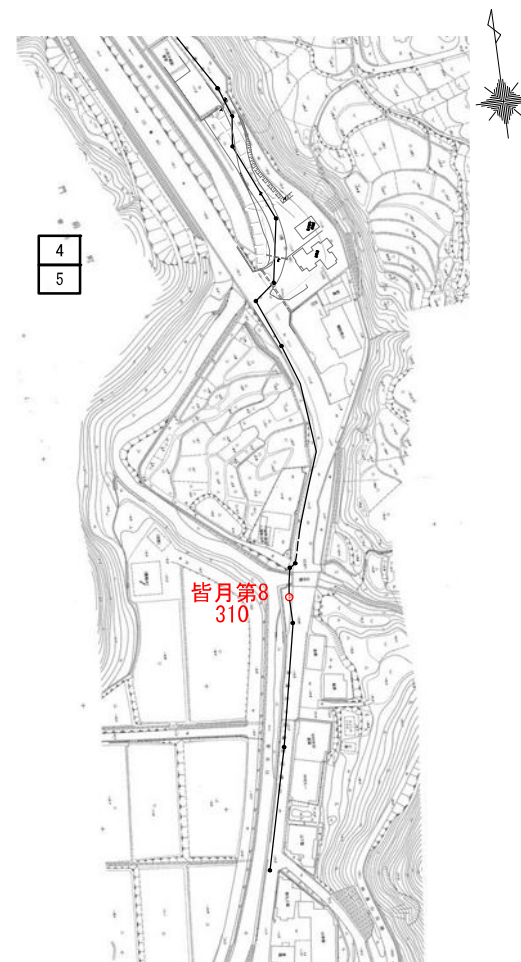


令和6年度	水産基盤整備事業
工事名	輪島地区 処理場建築施設 および管路施設 燃焼・電気設備更新工事
工事場所	輪島市門前町五十洲 外 地内
図面名	位置図2 更新機器一覧
図面番号	4/5
縮尺	1/1000
輪島市上下水道局	

MP制御盤、引込開閉器盤外形図 縮尺 1 : 10


(参考)

MP制御盤

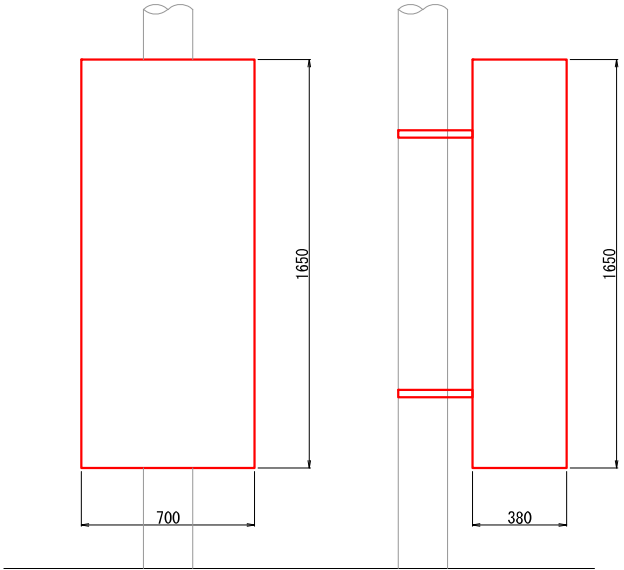


五十洲第1MP場 屋外露出装柱型 (W700×H1,650×D380) 2.2kw
皆月第2MP場 屋外露出装柱型 (W700×H1,650×D380) 5.5kw
皆月第3MP場 屋外露出装柱型 (W700×H1,650×D380) 3.7kw
皆月第5MP場 屋外露出装柱型 (W700×H1,650×D380) 5.5kw

引込開閉器盤

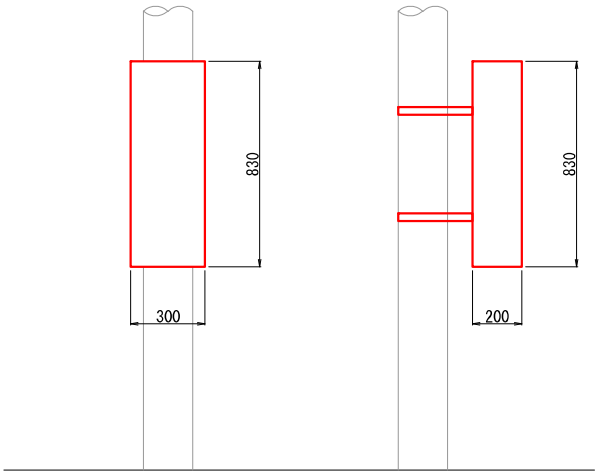

令和6年度	水産基盤整備事業
工事名	輪島地区 処理場建築施設 および管線施設 機械・電気設備更新工事
工事場所	輪島市門前町五十洲 外 地内
図面名	MP制御盤、引込開閉器盤外形図 (参考) 屋外露出装柱型
図面番号	5/5
縮尺	1/10, 1/20
輪島市	上下水道局

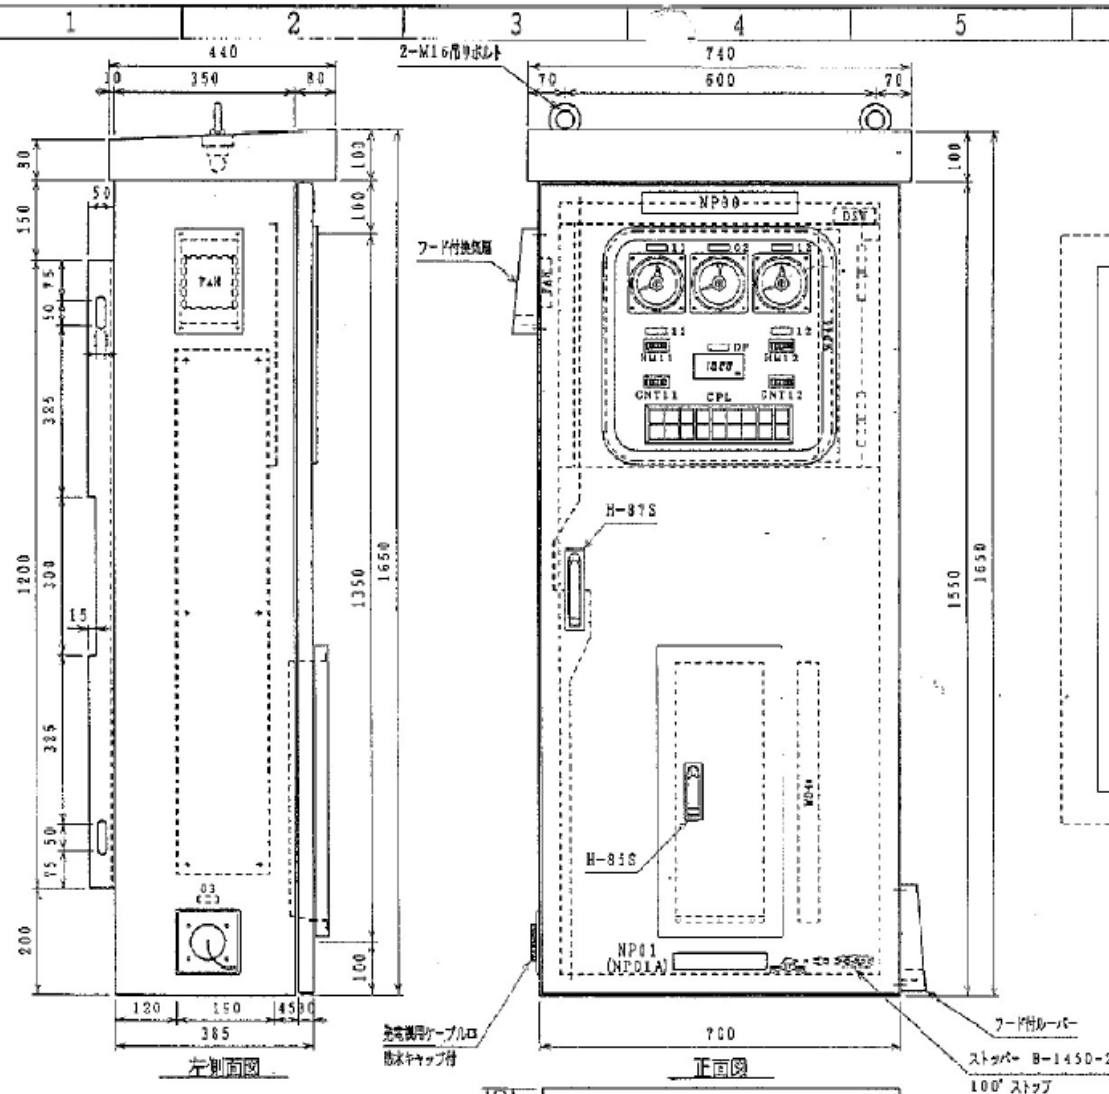

記号	用途	銘板	寸法	枚数
00	毎月第2中継ポンプ駆動		40×300×5t	1
01	Shin Maywa			1
01A	製造番号 E6P5402 新明和工業株式会社			1
02	電源電圧		40×12×2t	1
03	発電機用電源引込口		40×12×2t	1
11	No. 1 中継ポンプ		40×12×2t	3
12	No. 2 中継ポンプ		40×12×2t	3
DP	デジタル表示器		40×12×2t	1
COS	停止 手動 No.1 自動 No.2 強制	前頁参照		1
PB1A	運転		φ25メガネプレート	2
PB2A				
PB1B	停止		φ25メガネプレート	2
PB2B				
P33	故障復帰		φ25メガネプレート	1
P34	ランプテスト		φ25メガネプレート	1
SS1	室内ファン 入切	前頁参照		1
SS2	室内ヒーター 入切	前頁参照		1
SS3	点検中 通信可	前頁参照		1

(CPL) 統合表示灯

(00)	(01)	(02)	(03)	(04)	(05)	(06)	(07)	(08)
商用電源	1号ポンプ運転	1号ポンプ過電	1号ポンプ過負荷	1号ポンプ浸水	1号ポンプ温度上昇	1号ポンプ運転時間異常	ポンプ井高水位(水位)	ポンプ井異常高水位(水位)
発電機	2号ポンプ運転	2号ポンプ過電	2号ポンプ過負荷	2号ポンプ浸水	2号ポンプ温度上昇	2号ポンプ運転時間異常	水位計故障	点検中
(09)	(10)	(11)	(12)	(13)	(14)	(15)	(16)	(17)

仕様	屋外 防雨 防塵 防鳥
	防錆
	底版 有 換気口 有
	ロックハンドル
銘板	板厚 縦・横 t2.0 SUS304型
	中版・中扉 t2.3 鋼板型
	ドアストップ付
塗装色	透明アクリル表層・白地・黒文字
	丸ゴシック体貼付
塗装色	屋外面 マンデル 5Y7/1 2分ツヤ
	室内面